


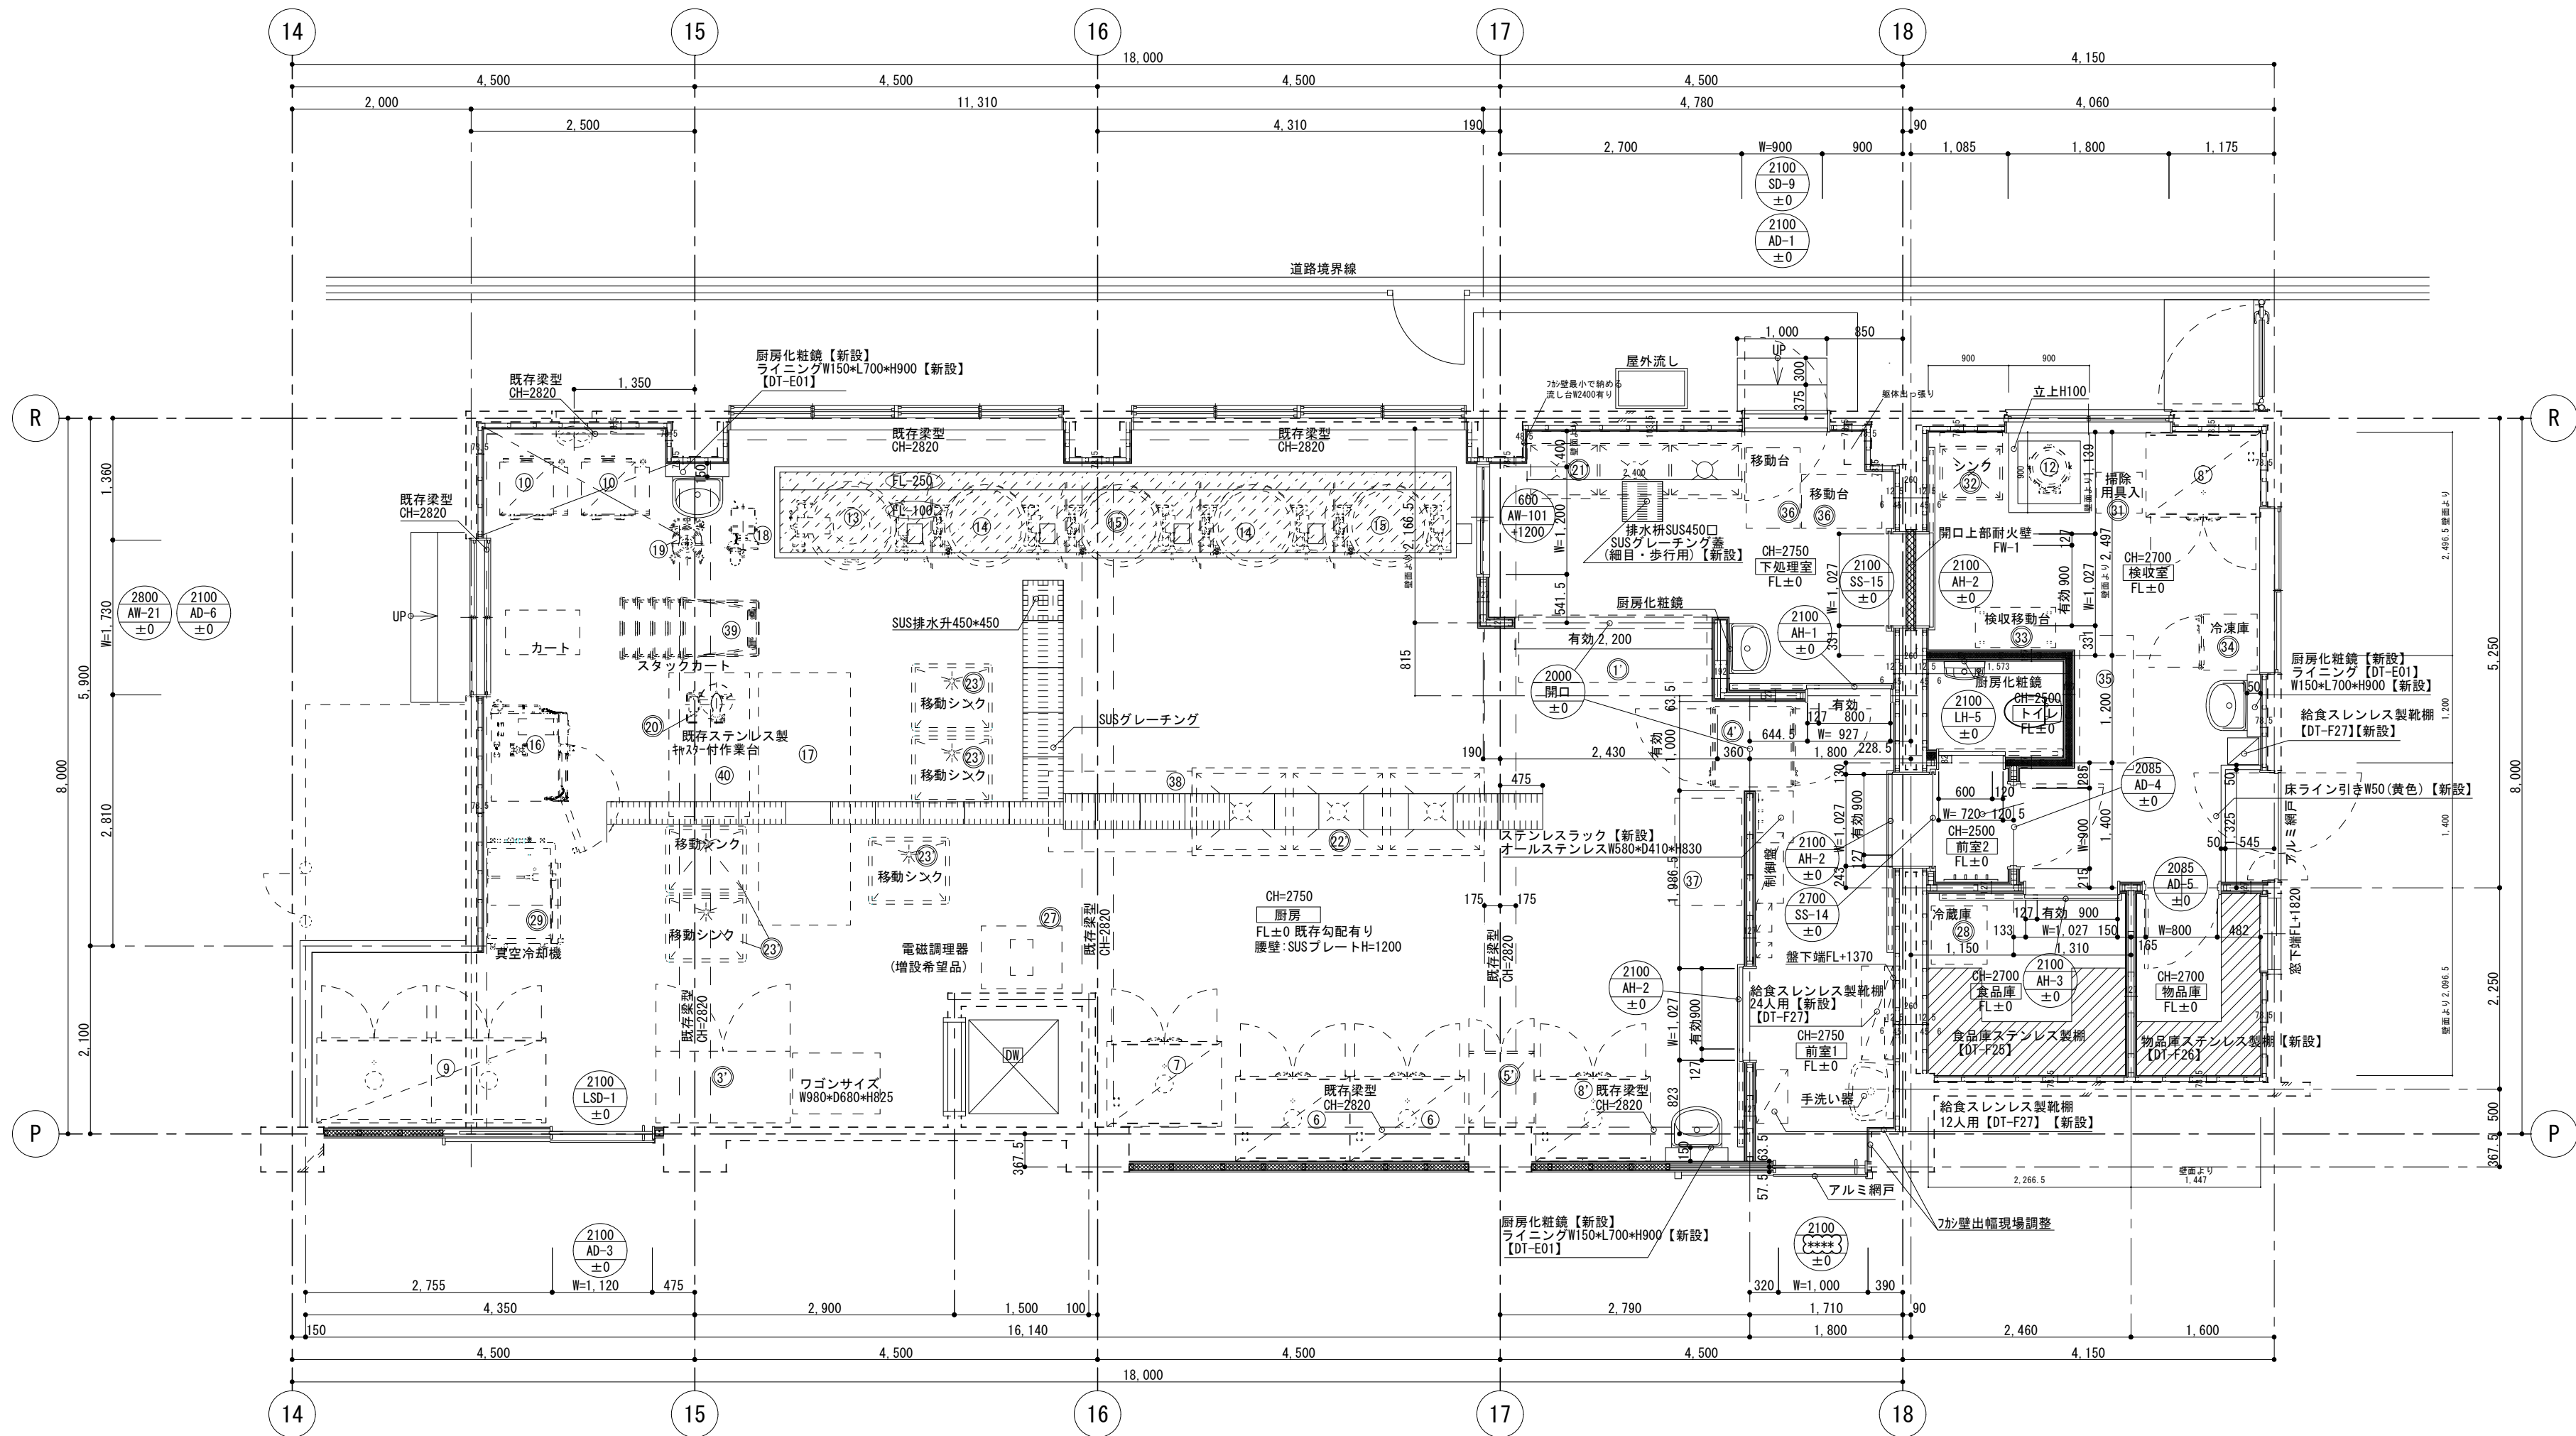

中野区 施設 総務部 課	第七中学校		
	給食室 平面図	縮尺	1/60 (A2版)
	2026年2月	図面番号	



厨房設備器具明細表

No	品名	型式	規格寸法			ガス KW/台	電気 KW/台	台数	配管接続口径(A)			ガス (13A)		電気 (50Hz) kW			フ ィ ド	蒸 気			冷 却 水			備 考
			W	D	H				給水	給湯	排水	口径	kW	単相 100V	単相 200V	三相 200V		供給	戻り	kg/h	供給	戻り	l/min	
①	冷蔵庫 (パススルータイプ)	RT-210SDJ-MLB-TK	2100	750	850		0.338	1						0.338										定格内容量：654L エバドレン蒸発装置付 新設品
2	欠 番																							
③	冷蔵庫	HR-150B-ML-TK	1500	800	1910		0.453	1						0.453										定格内容量：1347L エバドレン蒸発装置付 新設品
④	牛乳保冷庫 (パススルータイプ)	MR-90CA-LDLD (RL)-TK	900	900	1970		0.362	1						0.362										定格内容量：934L エバドレン蒸発装置付 新設品
⑤	まな板保管庫	SNH-43DZ	730	800	1800		0.55	1						0.55										新設品
6	消毒保管機	ISC-W30JW-EX	1280	950	1880		9.75	2								19.5								既存品、移設・復旧
7	消毒保管機	ISC-W30JW-EX	1280	950	1800		9.75	1								9.75								既存品、移設・復旧
8 8'	消毒保管機	ISC-W30JW-EX	1280	950	1800		9.75	2								19.5								既存品、移設・復旧
9	消毒保管機	ISC-W60J-E	2560	950	1800		19.5	1								19.5								既存品、移設・復旧
⑩	ガス立体炊飯器	ARCX-3G	760	660	1340	33.0	0.06	2				25	66.0	0.12			H							既存品、移設・復旧 内釜(テフロン)×3新設
11	欠 番																							
⑫	ピーラー	PL-42N	448	540	760		0.4	1	20		ピット					0.4								既存品、移設・復旧
⑬	ガス回転釜	DGK-45JFT-F	1396	995	1880 780	36.0	0.025	1	20	20	ピット	20	36.0	0.025			G							既存品、移設・復旧
⑭	ガス回転釜	KGS-30	1440	1040	1740 810	36.0		2	20	20	ピット	20	72.0				G							既存品2台、移設・復旧
⑮ ⑮'	ガス回転釜	KGSN-30	1440	1040	1740 810	36.0		2	20	20	ピット	20	72.0				G							既存品、移設・復旧 新設品1台(内釜鑄鉄：硬質コート仕様) 第七中学校から移設 100V15A×2仕様 (ラックカートを含む)
⑯	スチームコンベクションオーブン	CSWH-GW201-1-NKN	980	855	1860	48.8	1.8	1	15		高温間接40	20	48.8	1.8			G							第七中学校から移設
⑰	洗浄機	EODS-M22HA-LTW	2820	940	1605		3.06	1	20	25	側溝					3.06	H							第七中学校から移設
⑱	野菜調理機	VC-4	360	645	465		0.2	1						0.2										第七中学校から移設 電源不明のため100Vで想定
⑲	高速度ミキサー	MX-46	370	506	983		0.4	1						0.4										第七中学校から移設
⑳	フードカッター	SFC-27D	520	440	480		0.2	1						0.2										新設品
㉑	三槽シンク		2400	750	850			1	20×3	20×3	50×3													ドライ仕様 各槽蓋付 新設品
㉒	三槽シンク		3270	980	830			1	20×3	20×3	50×3													ドライ仕様 各槽蓋付 新設品
㉓	モービルシンク		900	750	850			5			側溝													ドライ仕様 蓋付 新設品
24	欠 番																							
25	欠 番																							

注2

注1

注1

注1

注1

注1

注1：上記接続工事並びに消費量は、各器具に於ける1台を示す

注2：機器Noの ㉑ は新設、 ㉒ は既存移設再利用、 ㉓ は既存仮移設・復旧、 ㉔ は既存のままの機器を示す

仮移転先は計画各建物内（参考：職員室・保健室）とし、監督職員との協議により決定

※消毒保管機は、リレー運転対応とする

中 野 区 総 務 部 課	令和小学校跡施設代替校舎改修工事 設計図		
	厨房設備器具明細表－1（参考図）	縮 尺	－（A2版）
	2025年3月	図 面 番 号	A-80



廚房設備器具明細表

[illegible]

注 2

注 1

注 1

注 1

注 1

注 1

注1：上記接続工事並びに消費量は、各器具に於ける1台を示す

注2：機器Noの  は新設、 は既存移設再利用、 は既存仮移設・復旧、 は既存のままの機器を示す
仮移転先は計画各建物内（参考：職員室・保健室）とし、監督職員との協議により決定
既存移設再利用は、現第七中学校からの移設機器を示す

中野区 総務部 施設課	令和小学校跡施設代替校舎改修工事 設計図		
	厨房設備器具明細表－２（参考図）	縮尺	－（A2版）
	2025年3月	図面番号	A-81